


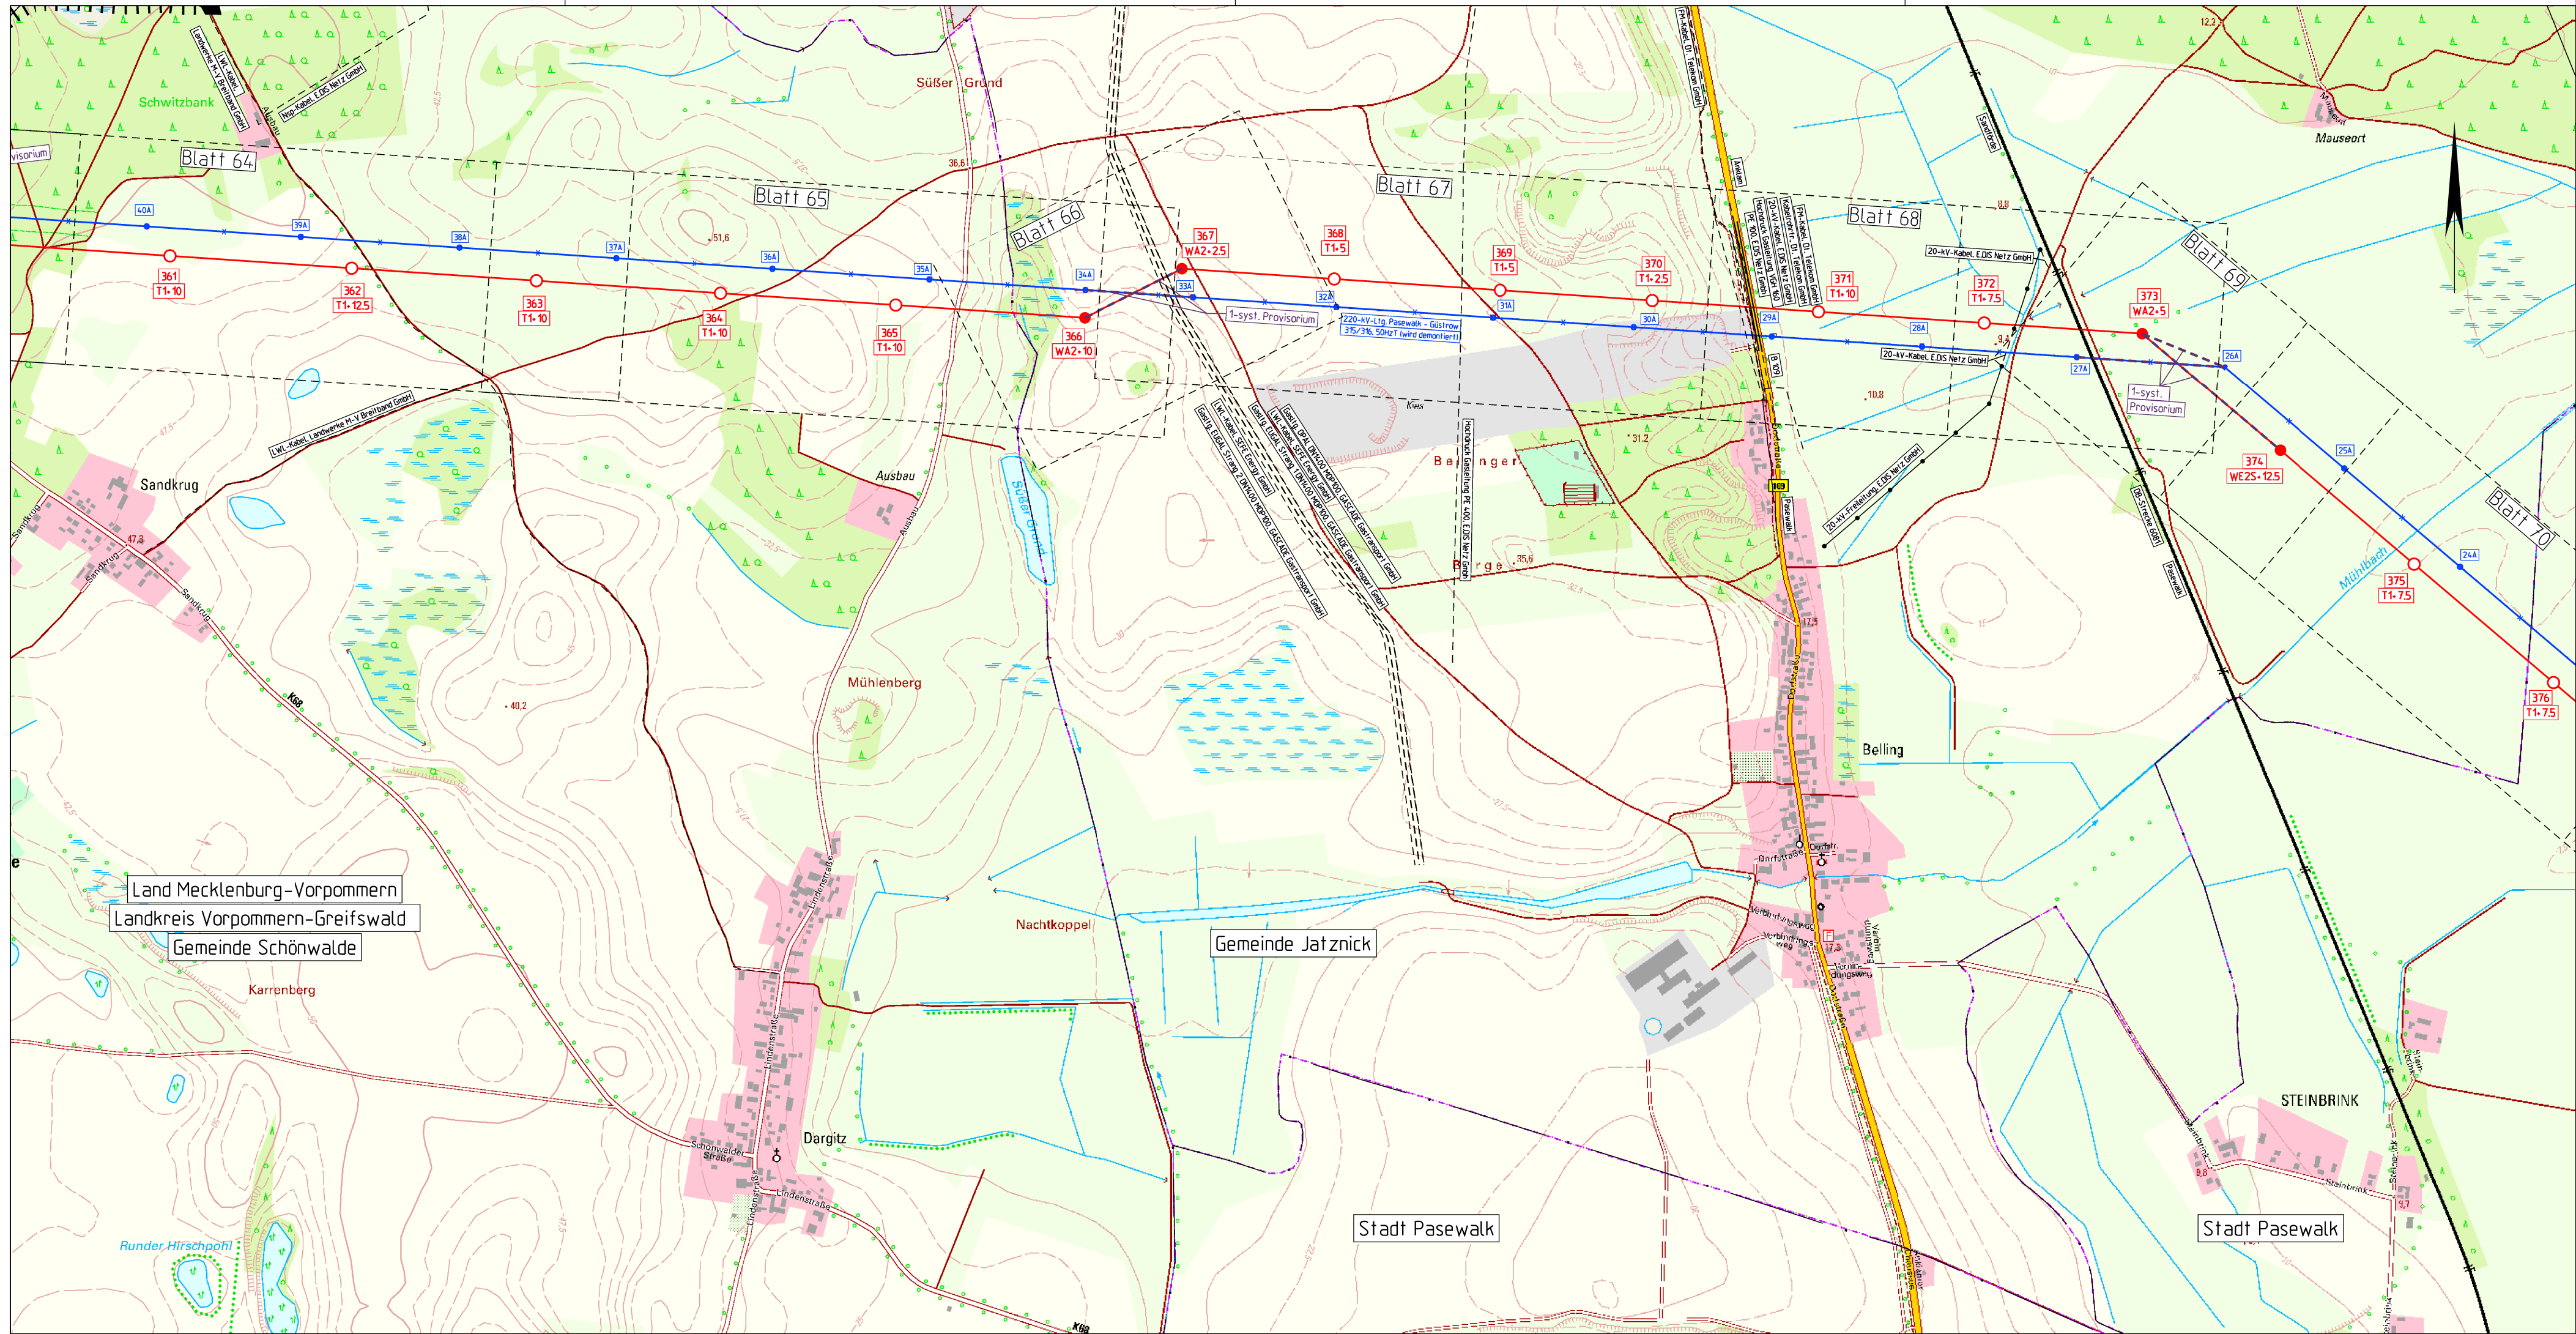

Netzverstärkung Pasewalk - Güstrow
380-kV-Höchstspannungsleitung Güstrow - Siedenbrünzow -
Iven/West - Pasewalk/Nord - Pasewalk (BBPIG Vorhaben Nr. 53)

Abschnitt:
Iven/West - Pasewalk/Nord - Pasewalk


Titel:
Übersichtskarte Lageplan M 361- M 376

Unterlage: 3.1	Blatt: 9 von 11	Maßstab: 1 : 10.000	Koordinatensystem: ETRS 89 / UTM Zone 33
----------------	-----------------	---------------------	---

Legende:

Grenzen:

- Staat
- Land
- Reg. Bez.
- Kreis
- Stadt/Gem.

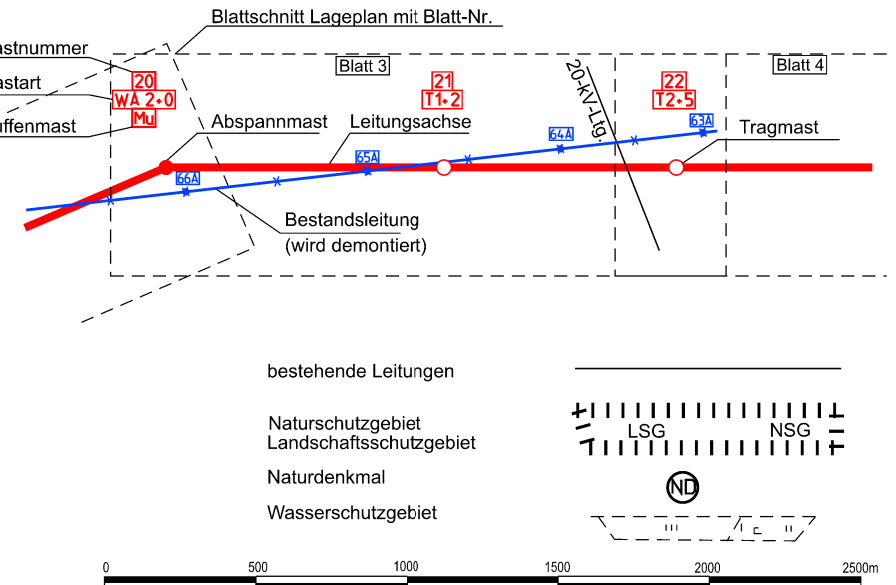

DTK 10: © GeoBasis-DE / LGB 2024
© GeoBasis-DE / M-V 2024

Vorhabensträgerin:	50Hertz Transmission GmbH Heidestraße 2 D-10557 Berlin	Bearbeitung:	OMEXOM Hochspannung GmbH An der Marktbrücke 1 D-07554 Korbaußen
--------------------	--	--------------	---


Nr.	Änderung	Datum	Name

aufgestellt: Berlin, 31.03.2025

festgestellt nach § 43b EnWG:



 A. Deharde



M. Brüning